


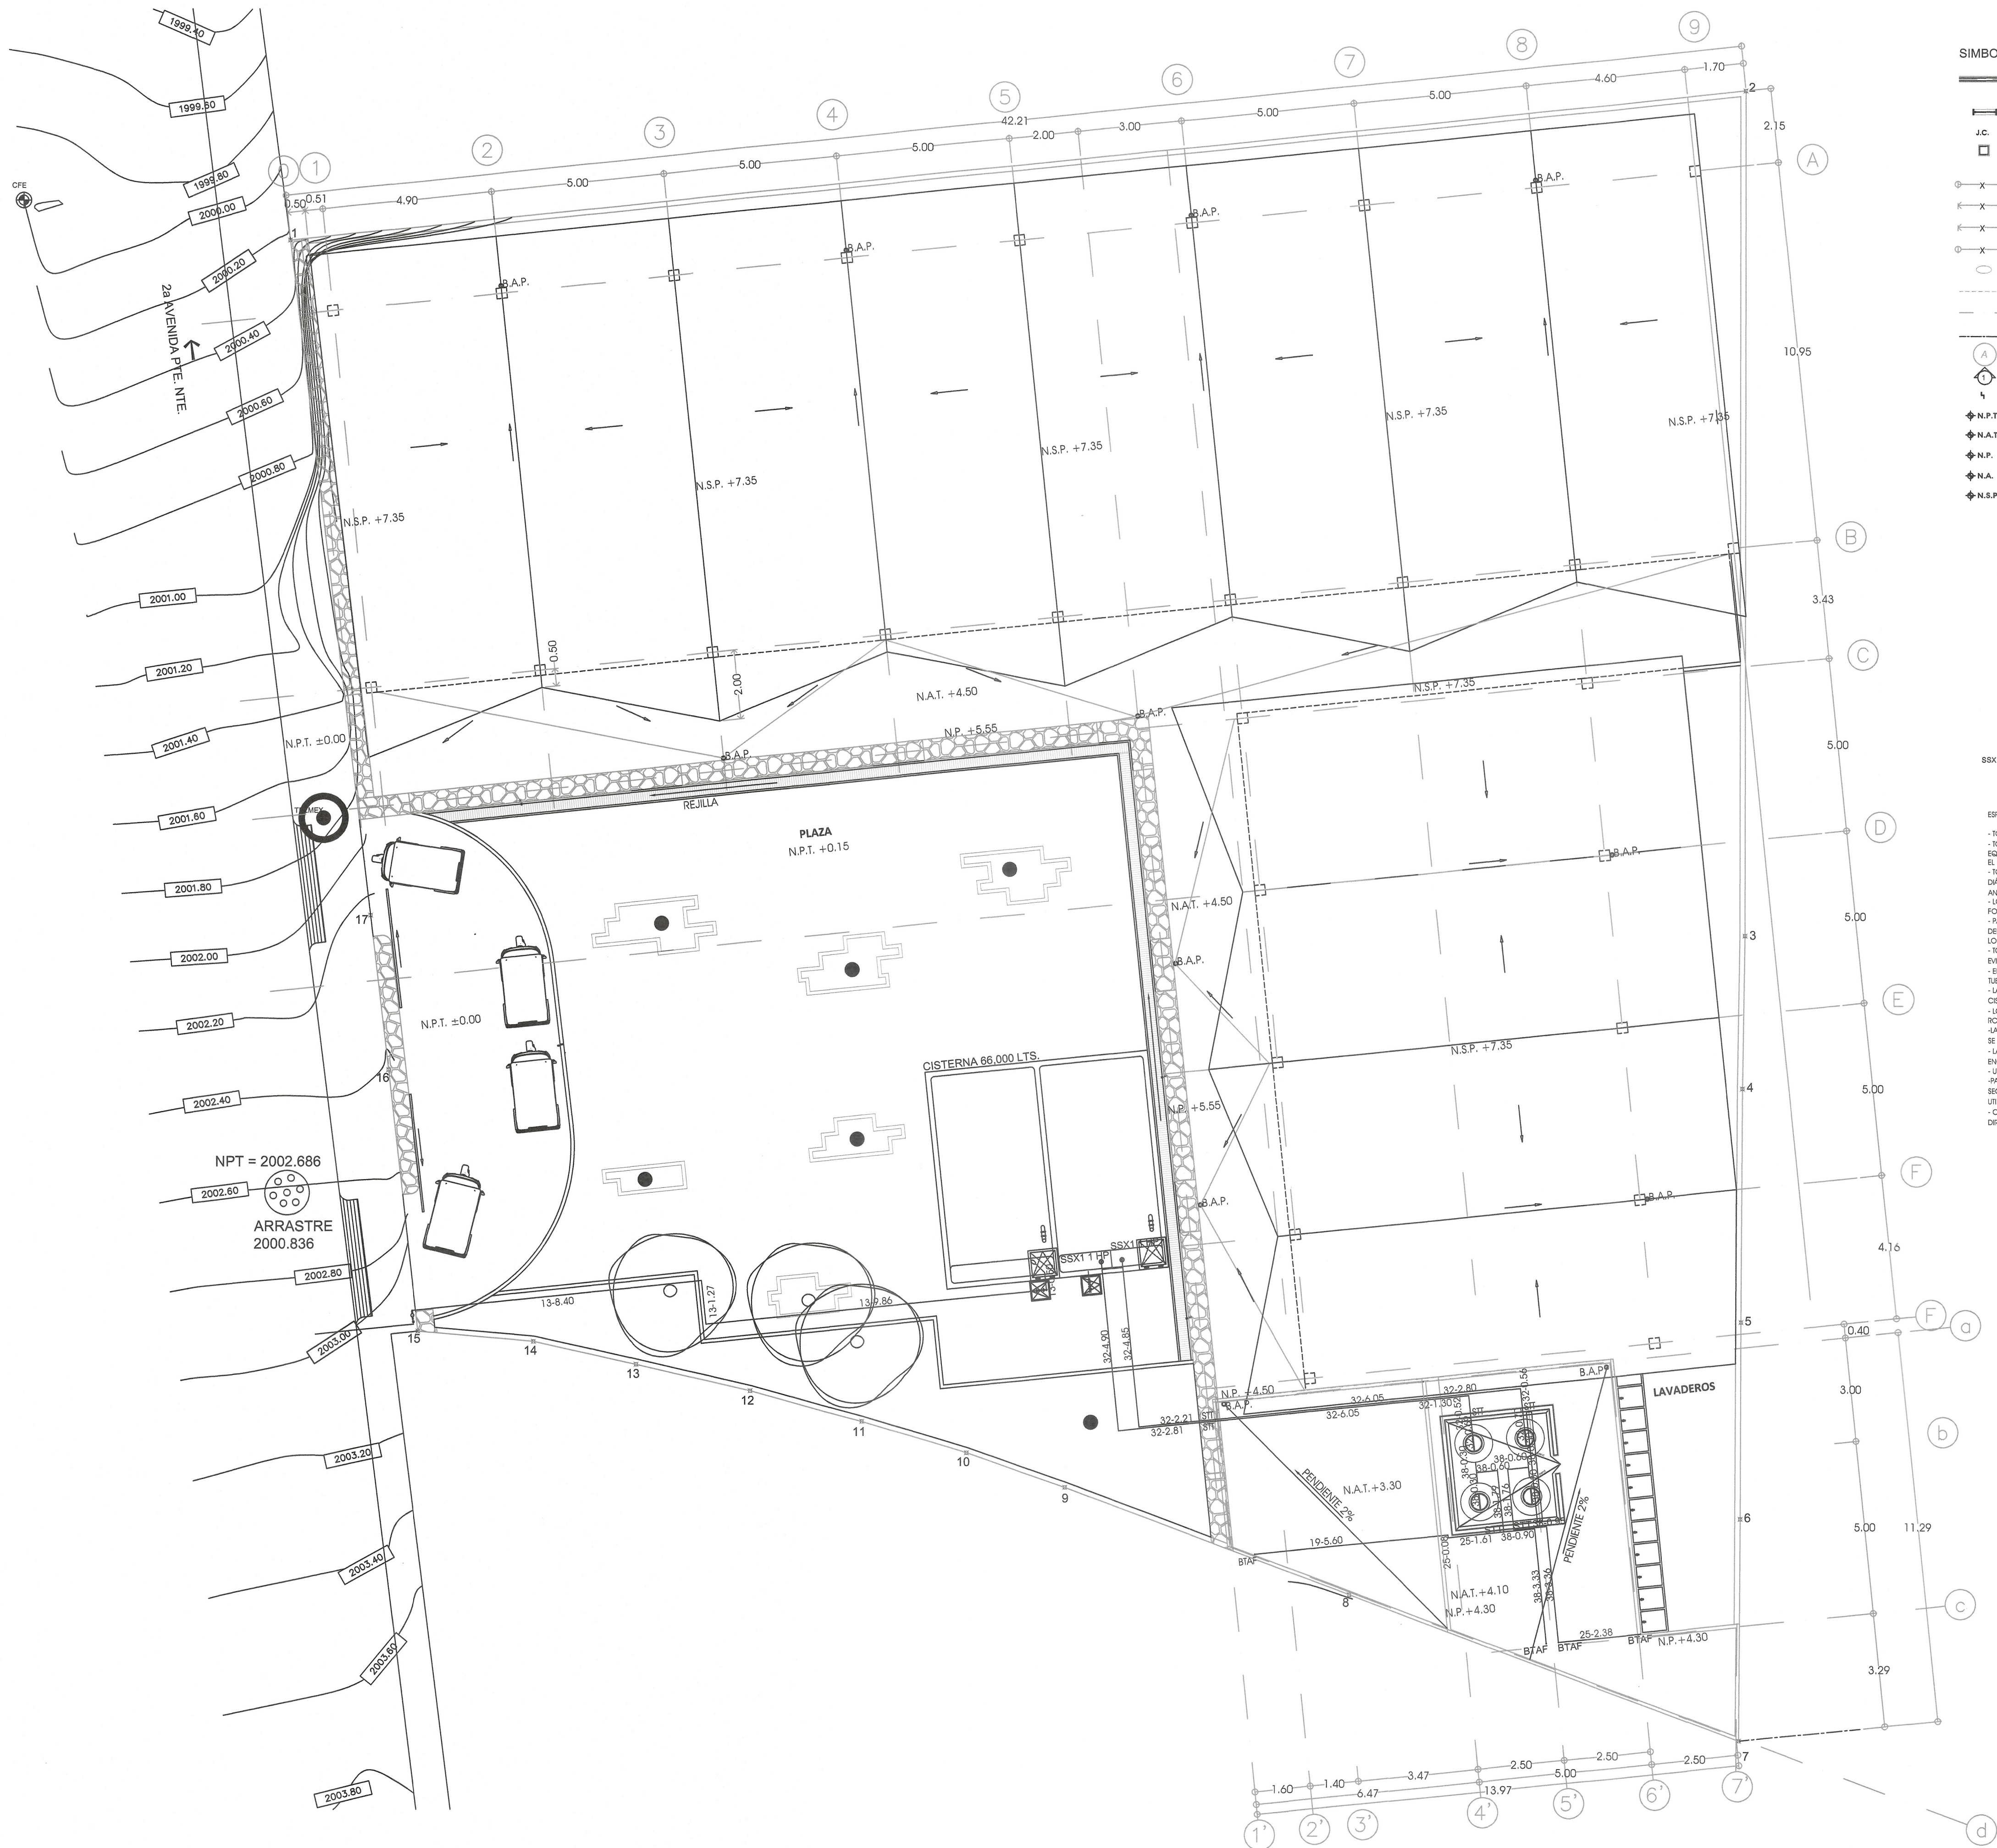

SIMBOLOGÍA:

- MURO DE TABIQUE DE CONCRETO DE 14 CM DE ESPESOR
- CANCELERÍA CON PERFILES DE ALUMINIO DE 2" COLOR NEGRO Y CLARO DE 6 MM
- J.C. JUNTA CONSTRUCTIVA (8 CM)
- COLUMNA
- COTA A EJE
- COTA A PAÑO
- COTA DE PAÑO A EJE
- COTA DE EJE A PAÑO
- COTA DE VANO
- LÍNEA DE PROYECCIÓN
- LÍNEA DE EJE
- LÍNEA DE REFERENCIA
- REFERENCIA DE EJE
- REFERENCIA DE CORTES
- CAMBIO DE NIVEL
- N.P.T. NIVEL DE PISO TERMINADO
- N.A.T. NIVEL DE AZOTEA TERMINADO
- N.P. NIVEL DE PRETE
- N.A. NIVEL DE ALERO
- N.S.P. NIVEL SUPERIOR DE PANEL

SIMBOLOGÍA INSTALACIÓN HIDRÁULICA

- TUBERÍA AGUA FRÍA
- VÁLVULA DE ESFERA ROSCADA
- VÁLVULA CHECK
- VÁLVULA DE FLUJADOR
- TUBERÍA UNIÓN
- LLAVE DE VARI
- MEJOR
- STT SUBE TUBERÍA A TRINCO
- BTAF BAJA TUBERÍA AGUA FRÍA
- 32-2.21 DIÁMETRO DE TUBERÍA - LONGITUD EN METROS
- BSX1 1 HP BOMBA ELÉCTRICA SUMERGIBLE BSX1 M100P2C DE 1 HP 110V-60 HZ 1 F

ESPECIFICACIONES INSTALACIÓN HIDRÁULICA

- TODA LA TUBERÍA Y CONEXIONES SERÁN DE CPVC
- TODA LA TUBERÍA SERÁ PROTEGIDA CON AGUA A PRESIÓN DE 50 M.C.A. EQUIVALENTE A 5 KG/CM² SOBRESIDA DURANTE 3 HORAS, MEDIDA SOBRE EL PUNTO MÁS ALTO DEL TUBO QUE SE PRESA.
- TODAS LAS ALIMENTACIONES DIRECTAS A LOS MUEBLES SERÁN DE DIÁMETRO DE 13 mm, CONTROLADAS CON LLAVE DE CONTROL.
- ANULAR DE 15 DE VUELTA Y MANIOBRAS FLEXIBLE SERVICIO DE AGUA.
- LOS RAMALES DE DISTRIBUCIÓN DE AGUA QUEBARRAN INSTALADOS EN FORMA CIGÜELA.
- PARA EVITAR QUE LAS TUBERÍAS RECIBAN MATERIALES DIFÍCILES, DEBERÁN DEJARSE TAPADOS TODAS LAS BOCAS HASTA SER INSTALADOS LOS MUEBLES O EQUIPOS.
- TODOS LOS CAMBIOS DE DIRECCIÓN SE HARÁN USANDO CONEXIONES, EVITANDO DOBLAR LAS TUBERÍAS.
- EL DIÁMETRO DE LA TUBERÍA SE INDICA EN MILÍMETROS EN LA LÍNEA DEL TUBO.
- LA BOMBA SERÁ ELÉCTRICA SUMERGIBLE DE 1HP, MODELO BSX1 PARA CISTERNA, CON FLUJADOR ELECTRÓNICO, MARCA EVANS O SIMILAR.
- LOS TRINCO SERÁN CON CAPACIDAD DE 1,100 US. CUL MARCA ROTOPUMP O SIMILAR.
- LA CAPACIDAD DE LA CISTERNA SERÁ DE 66,000 US. DE SER NECESARIO SE REPLENIRÁ CON PAPA.
- LA TUBERÍA QUE CRUCE LA CIMENTACIÓN SERÁ COLOCADA CON ENCAMIZADO DE TUBERÍA DE P.V.C. SANITARIO DE 50 mm DE DIAM.
- USAR ESTE PLANO PARA LAS INSTALACIONES INDICADAS.
- PARA EL BUEN FUNCIONAMIENTO DE LA INSTALACIÓN ES NECESARIO SEGUIR LAS ESPECIFICACIONES ANTES MENCIONADAS, ASÍ COMO USAR PERSONAL CALIFICADO PARA LA EJECUCIÓN DE LA MISMA.
- CUALQUIER MODIFICACIÓN A LAS INSTALACIONES SE NOTIFICARÁ AL DIRECTOR RESPONSABLE DE OBRA PARA SU AUTORIZACIÓN.




Cámara Mexicana de la Industria de la Construcción



SECRETARÍA DE INFRAESTRUCTURA
GOBIERNO DE CHIAPAS
2014 - 2019

COMITÉ DE PROYECTOS EJECUTIVOS DE INFRAESTRUCTURA

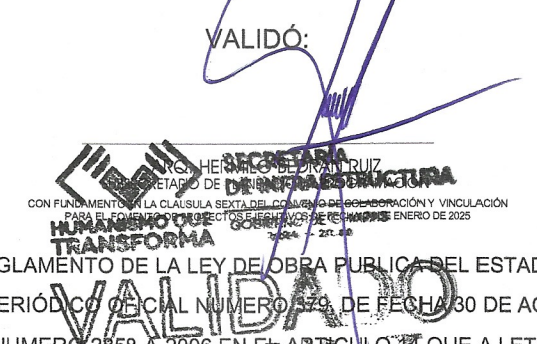

DE ACUERDO AL REGLAMENTO DE LA LEY DE OBRA PÚBLICA DEL ESTADO DE CHIAPAS PUBLICADO EN EL PERIÓDICO OFICIAL NÚMERO 24 DE FEBRERO DE AGOSTO DE 2006, PUBLICACIÓN NÚMERO 28583, CUIDEN EN LA LETRA DICE: LA VALIDACIÓN Y RESPONSIVA DE LA VIABILIDAD TÉCNICA DE LOS PROYECTOS ESTARÁ A CARGO DE QUIEN LO ELABORA, YA SEA EN EL CASO DE QUE LO REALICE LA DEPENDENCIA O ENTIDAD A TRAVÉS DE LOS SERVIDORES PÚBLICOS ASIGNADOS PARA TAL EFECTO O CUANDO LO REALIZA UNA PERSONA EXTERNA EN VIRTUD DE UN CONTRATO.

TODA MODIFICACIÓN AL MISMO EN OBRA SERÁ A TRAVÉS DE CÉDULAS DE CAMBIO GENERADAS A SOLICITUD DE LA CONTRATISTA HACIA LA SUPERVISIÓN DANDO EL Vº Bº. DE LA DIRECCIÓN DE PROYECTOS SIEMPRE Y CUANDO CUMPLA CON LA NORMATIVIDAD CORRESPONDIENTE.

ESTA VALIDACIÓN TIENE VIGENCIA DE UN AÑO A PARTIR DEL _____ DEL _____ DEL 20 _____

RESPONSABLE DE PROYECTO



MORM
ESPACIOS Y CONSTRUCCION S.A. DE C.V.

ADMINISTRADOR ÚNICO:

C. GLORIA ANGELICA MORA RODRIGUEZ

ELABORÓ PROYECTO:

ING. ARQ. ROSALINDA IBELLES ORTIZ

CROQUIS DE UBICACIÓN



PROYECTO: PLAZA CAMPESINA EN LA CABECERA MUNICIPAL DE OXCHUC (REHABILITACIÓN)

LOCALIDAD: OXCHUC **MUNICIPIO:** OXCHUC **REGION:** V ALTOS DE CHIAPAS

TÍTULO DEL PLANO: PLANTA DE AZOTEA **CLAVE DE PLANO:** IH-01

FECHA: OCTUBRE 2026 **ESCALA:** Escala: 1:100 **ACOTACIÓN:** Metros